

Województwo: pomorskie
Powiat: człuchowski
Jednostka ewidencyjna: [220301_1]
Obręb ewidencyjny: [0002]

**Mapa sytuacyjno-wysokościowa
do celów projektowych**
Skala 1:500

Gmina: Człuchów - Miasto
Obręb: 64
Działka: 3127, 3413, 3165, 3131

arkusz mapy: 6.205.15.14.1.2
układ współrzędnych geodezyjnych: 2000/18
układ wysokościowy: PL-EVRF2007-NH

Mapa aktualna na dzień: 17.06.2026

Nr zlecenia: 134/2026 KER: GK.6640.755.2026


Granice nieruchomości działki nr 3127, 3413, 3165, 3131
zostały przyjęte z Ewidencji Gruntów i Budynków.
Nie dokonano ustalenia przebiegu granic nieruchomości.
Mapa została wykonana bez ustalenia obciążeń
służebnościami gruntowymi.

Nie wyklucza się istnienia w terenie urządzeń podziemnych
dla których brak było informacji branżowych i nie zostały
odnotowane w czasie inwentaryzacji geodezyjnej.

"GEOCENTR" Spółka z o.o. w Człuchowie

Wykonawca:

GEOCENTR Sp. z o.o.
77-300 Człuchów, ul. Batoiego 2A
NIP 843-10-88-133 REGON 001344948

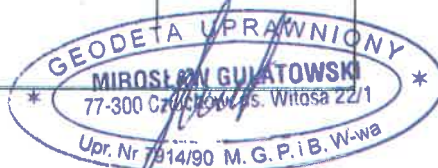


Oświadczam, że uzyskano pozytywny wynik weryfikacji prac geodezyjnych
zarejestrowanych w PODGiK w Człuchowie pod nr ID.6640.755.2026
co potwierdza protokół nr 6640.755.2026_65200 z dnia 24.06.2026r
Geocentr Sp. z o.o.

Kierownik prac geodezyjnych: Mirosław Gulatowski, upr. Nr 7914/90

Jestem świadomy odpowiedzialności karnej za złożenie fałszywego oświadczenia.

GEOCENTR Sp. z o.o.
77-300 Człuchów, ul. Batoiego 2A
NIP 843-10-88-133 REGON 001344948

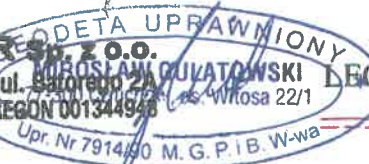

PROJEKTOWANE PRZYŁĄCZE CIEPŁOWNICZE

Uzgodnia się pozytywnie
wprowadzić na etap projektu
średnicy przyłącza DN 90/160
wraz z trasą ułożenia przewodu c.o.


p.o. Z-CY KIEROWNIKA
Zakładu Energetyki Ciepłej w Człuchowie

mgr inż. Michał Plesik
28.08.2026r.

PRZEDSIĘBIORSTWO KOMUNALNE
Spółka z o.o.
77-300 CZŁUCHÓW ul. Sobieskiego 11
ZAKŁAD
ENERGETYKI CIEPŁEJ
ul. Średnia 16 tel. 10 59/83 42 750

**PLAN ZAGOSPODAROWANIA TERENU
- PRZYŁĄCZE CIEPŁOWNICZE**

SKALA 1:500

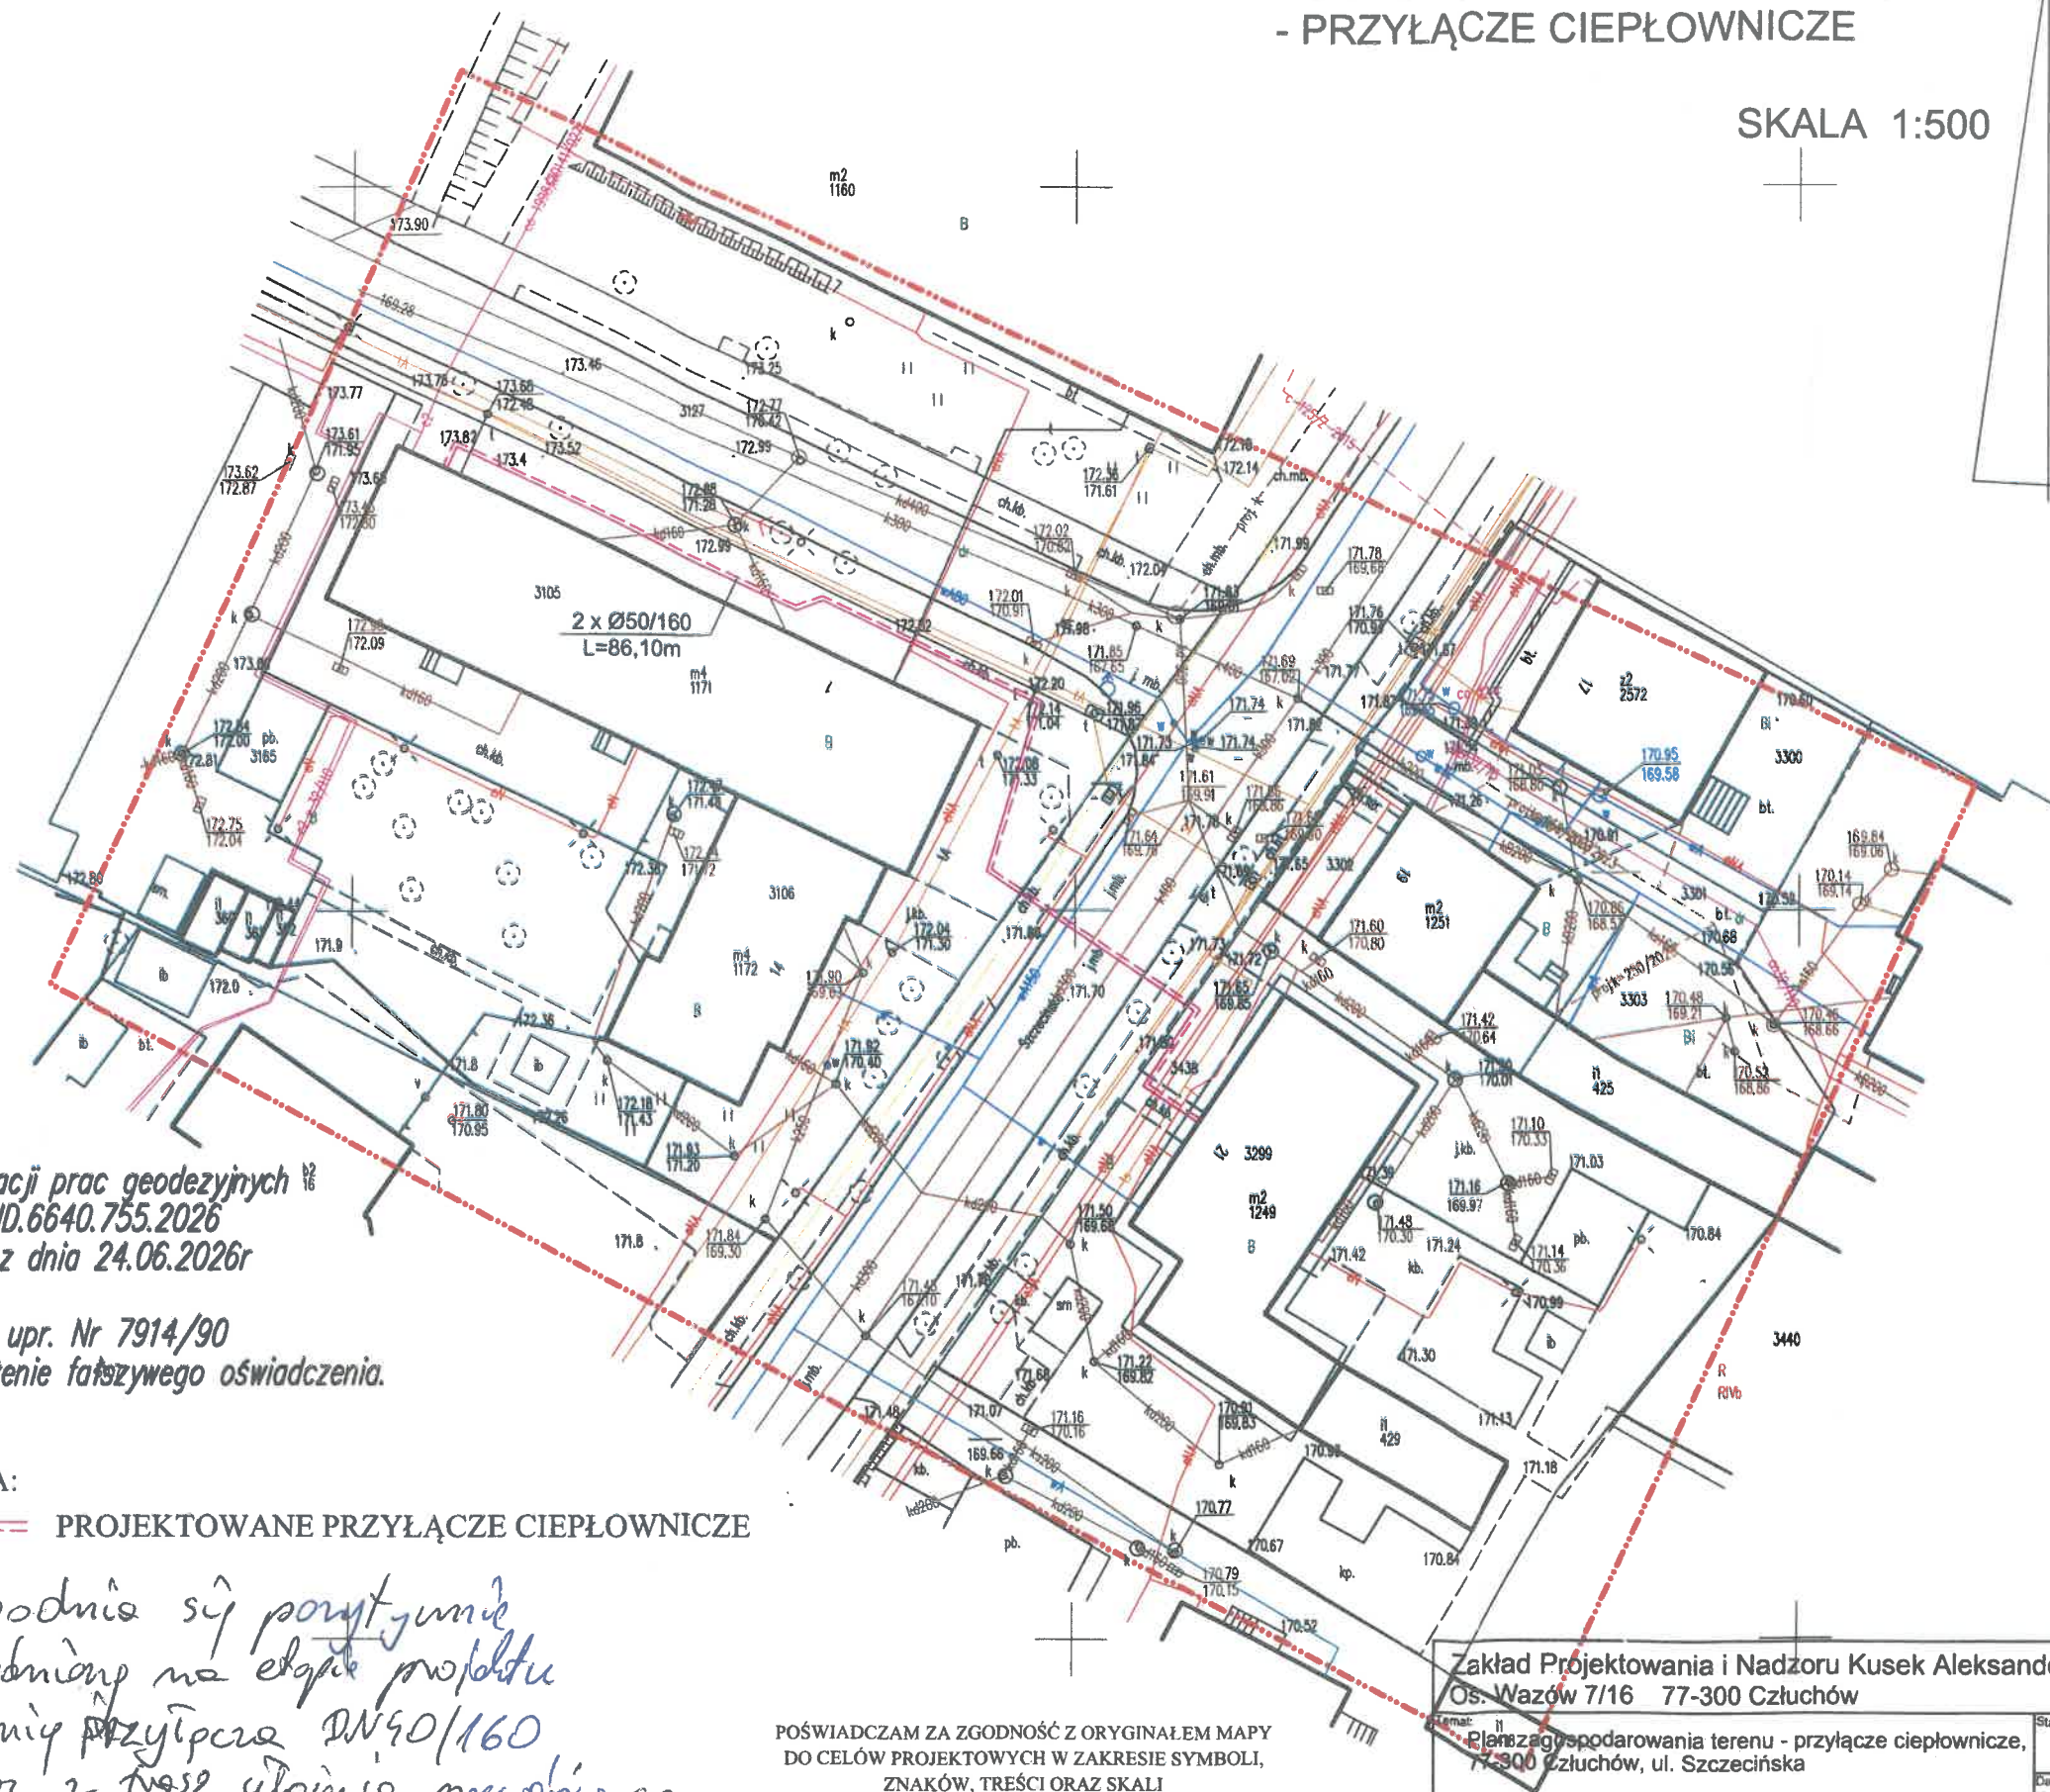

POŚWIADCZAM ZA ZGODNOŚĆ Z ORYGINAŁEM MAPY
DO CELÓW PROJEKTOWYCH W ZAKRESIE SYMBOLI,
ZNAKÓW, TREŚCI ORAZ SKALI

Zakład Projektowania i Nadzoru Kusek Aleksander
Os. Wazów 7/16 77-300 Człuchów

Temat: Plan zagospodarowania terenu - przyłącze ciepłownicze,
77-300 Człuchów, ul. Szczecińska

Inwestor: Przedsiębiorstwo Komunalne Sp. z o.o.
ul. Sobieskiego 11, 77-300 Człuchów

Projektant: Aleksander Kusek upr. AN-8346/163/85

Stadium	P.B.
Data	lipiec 2026 r.
Skala	1:500
Nr rys.	1